



位置図

S=1:50,000

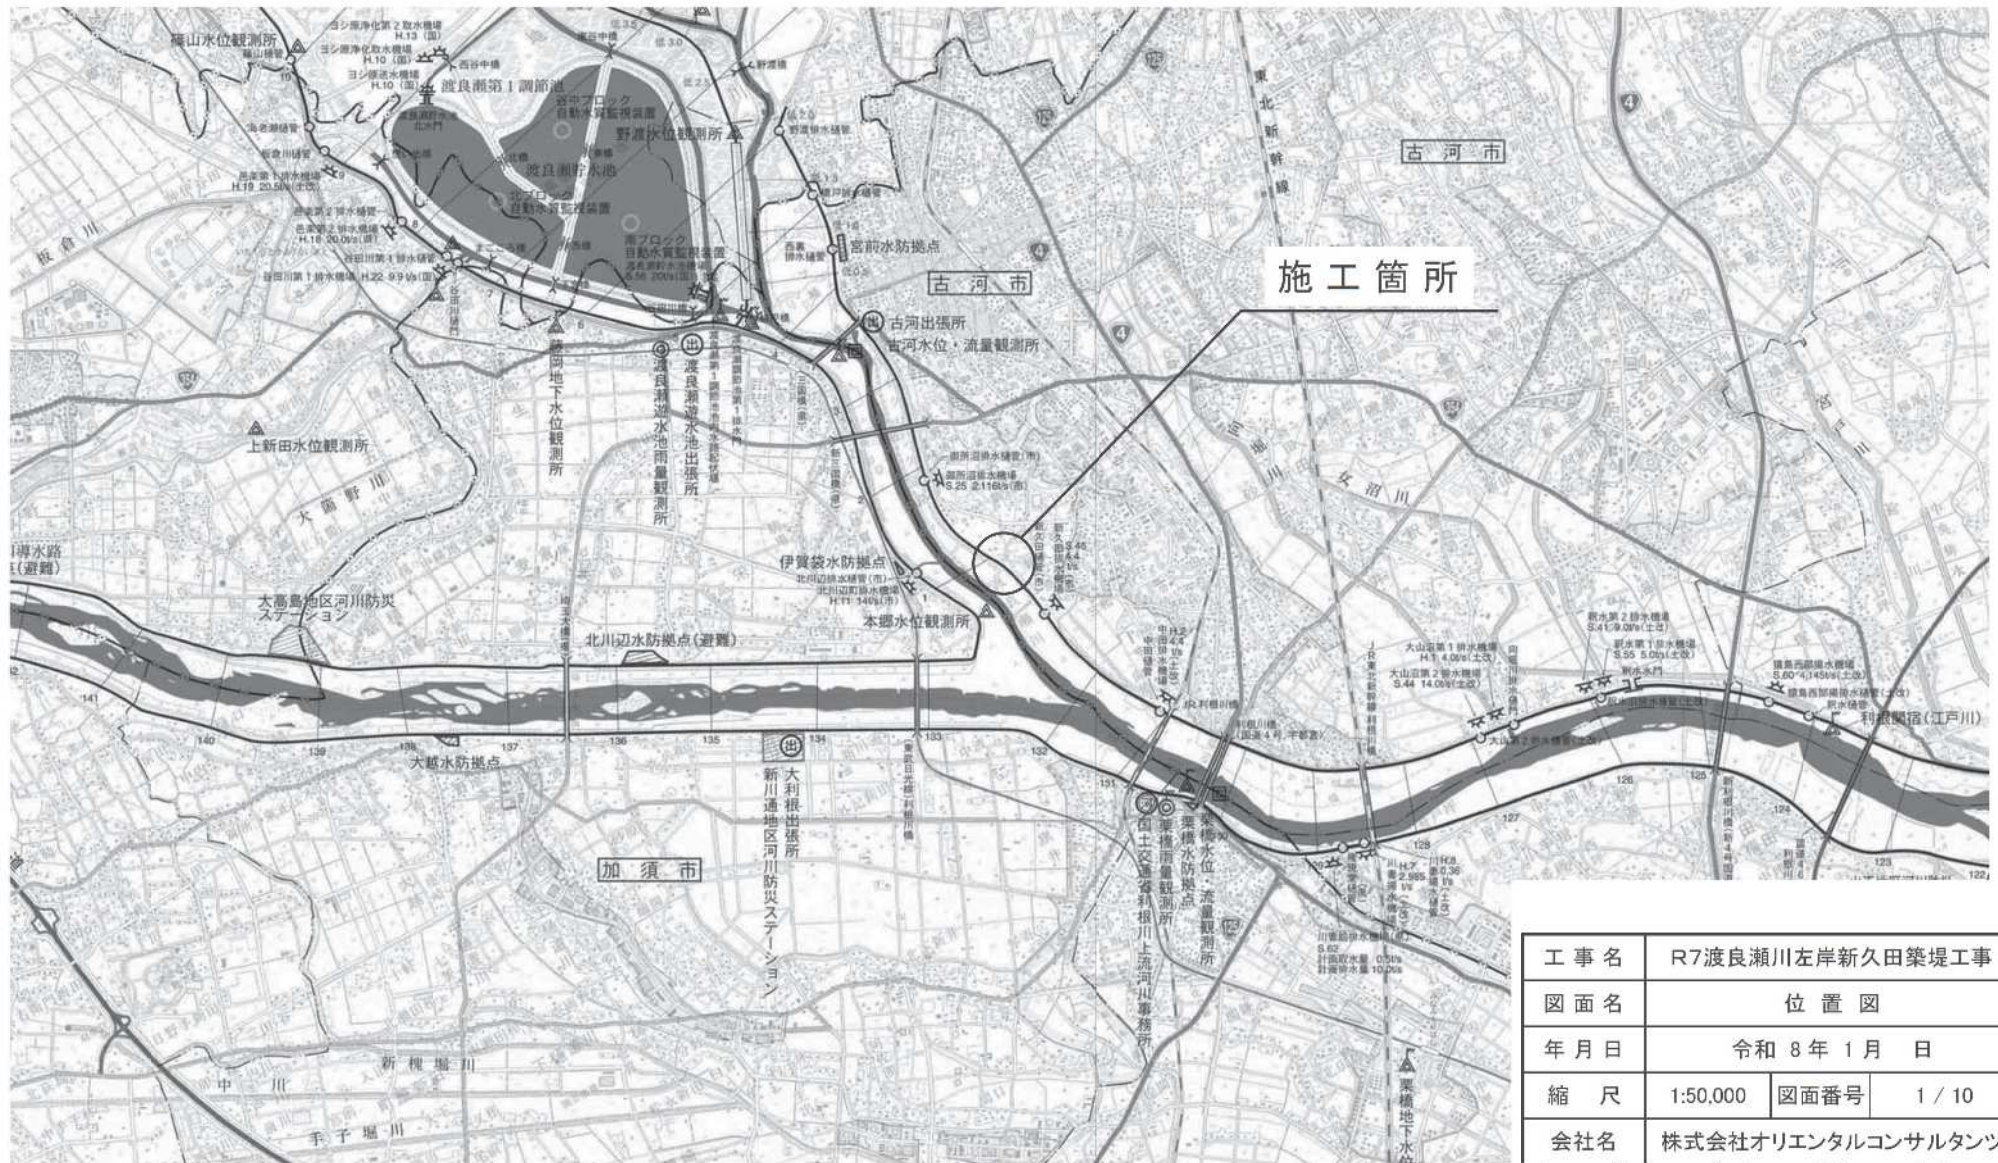

工 事 名		R7渡良瀬川左岸新久田築堤工事			
図 面 名		位 置 図			
年 月 日		令和 8 年 1 月 日			
縮 尺		1:50,000	図面番号	1 / 10	
会社名		株式会社オリエンタルコンサルタンツ			
所長	副所長	課長	建設監理官	設計	
事務所名		国土交通省 利根川上流河川事務所			


平面图 S=1:500

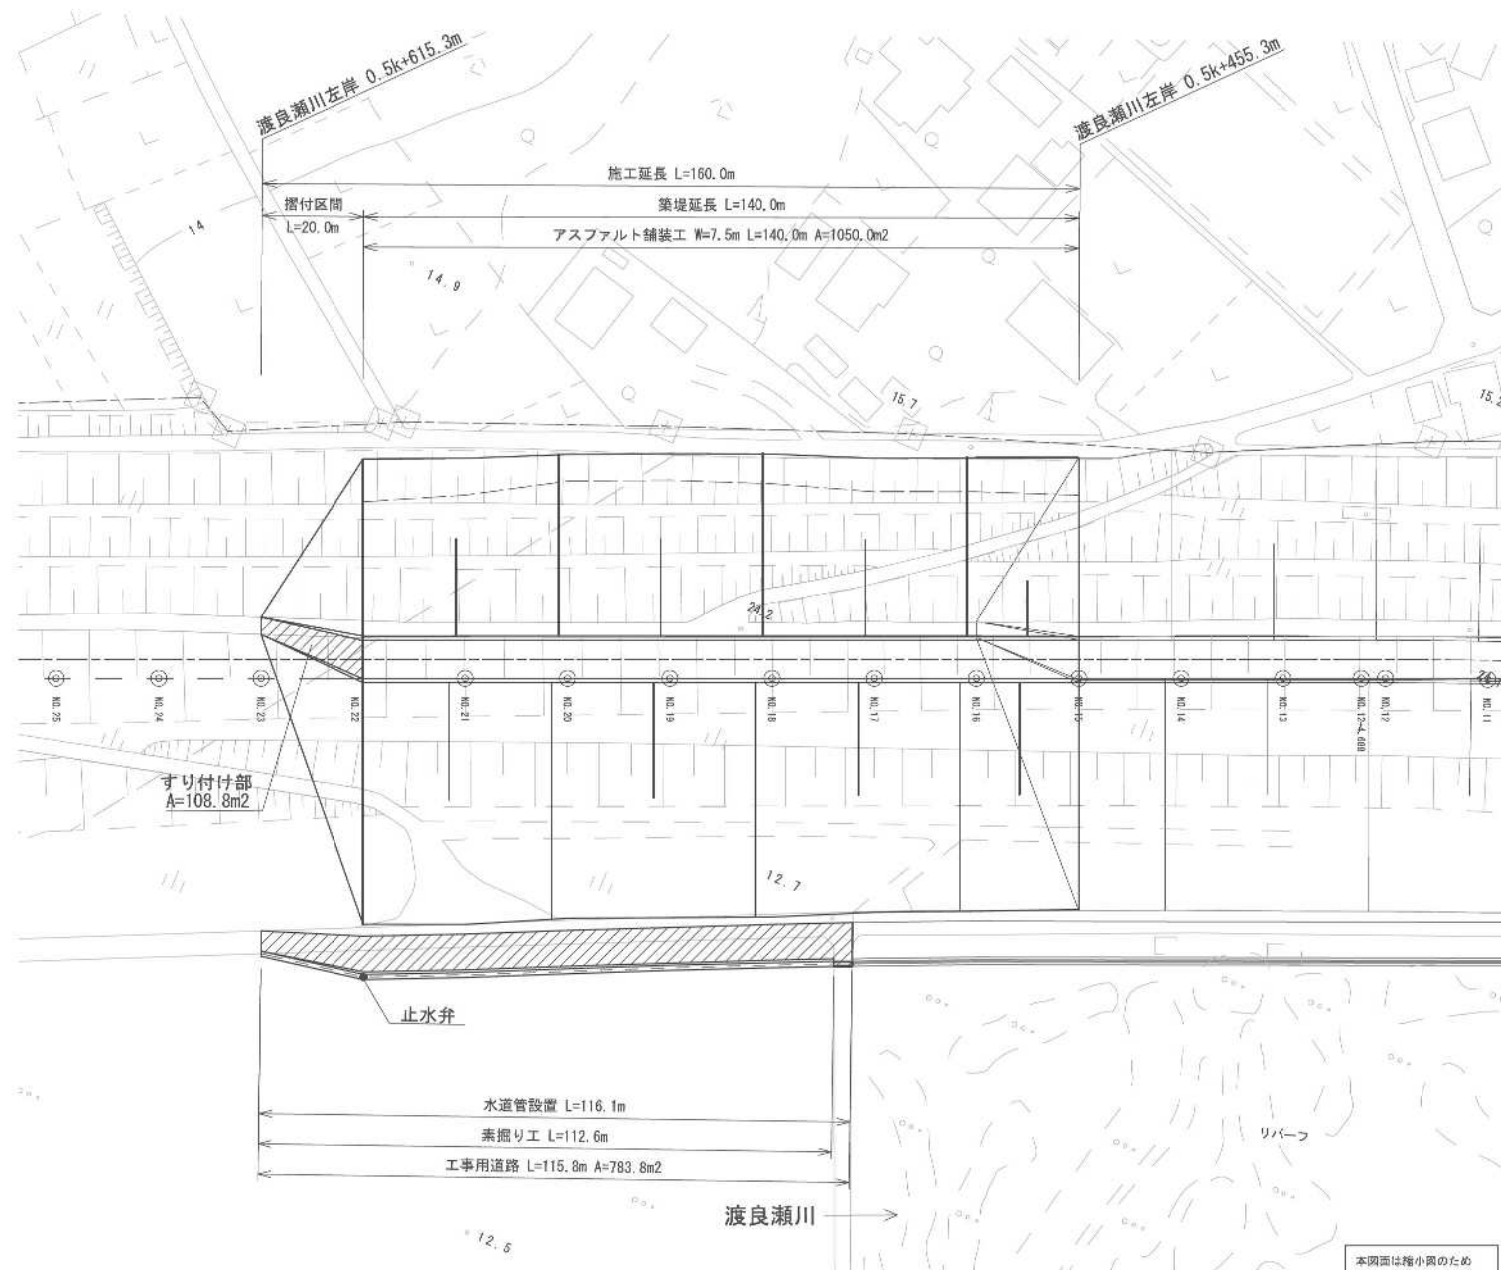

本図面は縮小図のため
縮尺は表示と異なります。

工事名	R7渡良瀬川左岸新久田築堤工事		
図面名	平面図		
年月日	令和 8 年 1 月 日		
縮 尺	1:500	図面番号	2 / 10
貴社名	株式会社 オリエンタルコンサルタンツ		
事務所名	国土交通省 利根川上流河川事務所		

縦断面 V=1:100
H=1:1000

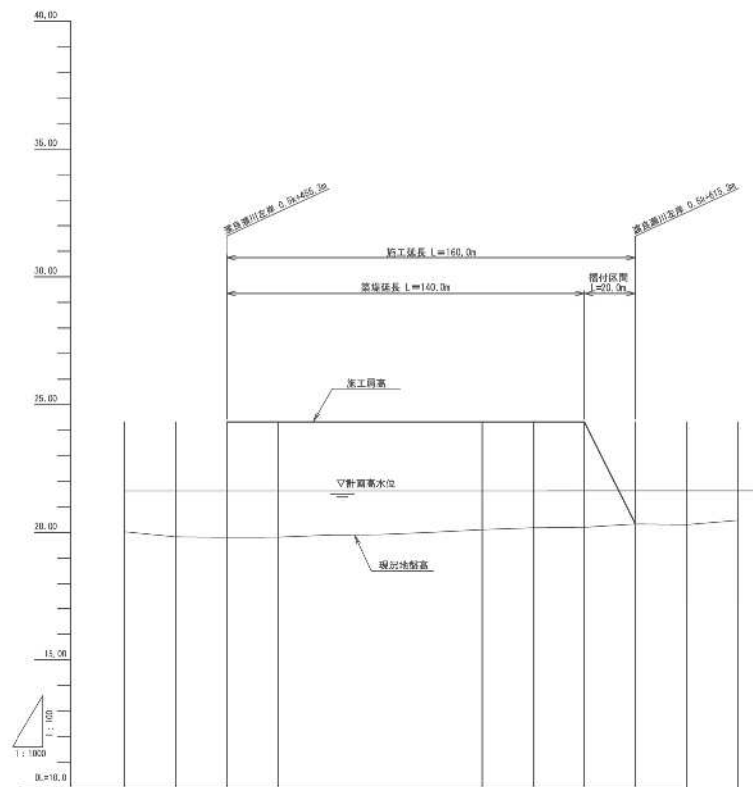


縦断面	
断面番号	1
断面位置	10.00
断面形状	1:1.5
断面面積	10.00
断面容積	10.00
断面長さ	10.00
断面高	10.00


本図面は縮小図のため
縮尺は表示と異なります。

工事名	R7彦良瀬川左岸新久田堤防工事		
図面名	縦断面		
年月日	令和 8 年 1 月	日	
縮尺	V=1:100 H=1:1000	図面番号	3 / 10
会社名	株式会社 オリエンタルコンサルタンツ		
事務所名	国土交通省 利根川上流河川事務所		

標準横断面図 S=1:200

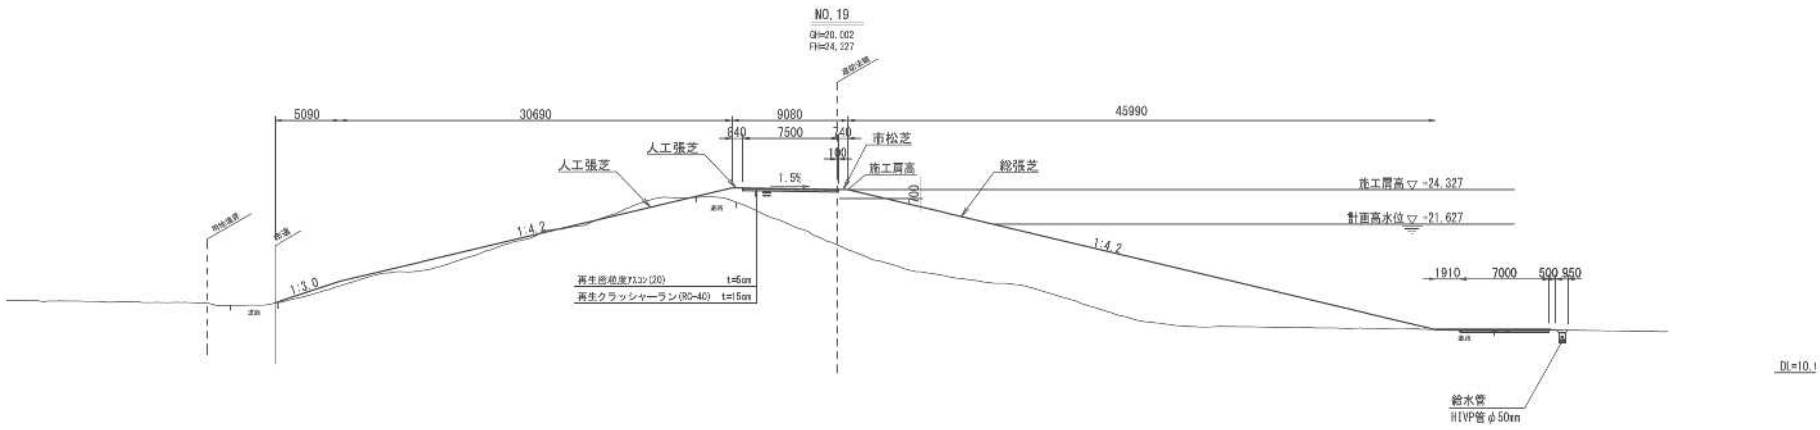

工事用道路詳細図 S=1:50

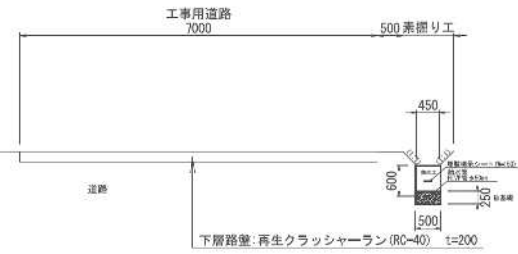




水道管設置標準断面図 S=1:30



本図面は踏小図のため
縮尺は表示と異なります。

工事名	R7渡良瀬川左岸新久田築堤工事		
図面名	標準横断面図		
年月日	令和 8 年	1 月	日
縮 尺	図 示	図面番号	4 / 10
会社名	株式会社 オリエンタルコンサルタンツ		
事務所名	国土交通省 利根川上流河川事務所		

横断図(1) S=1:200

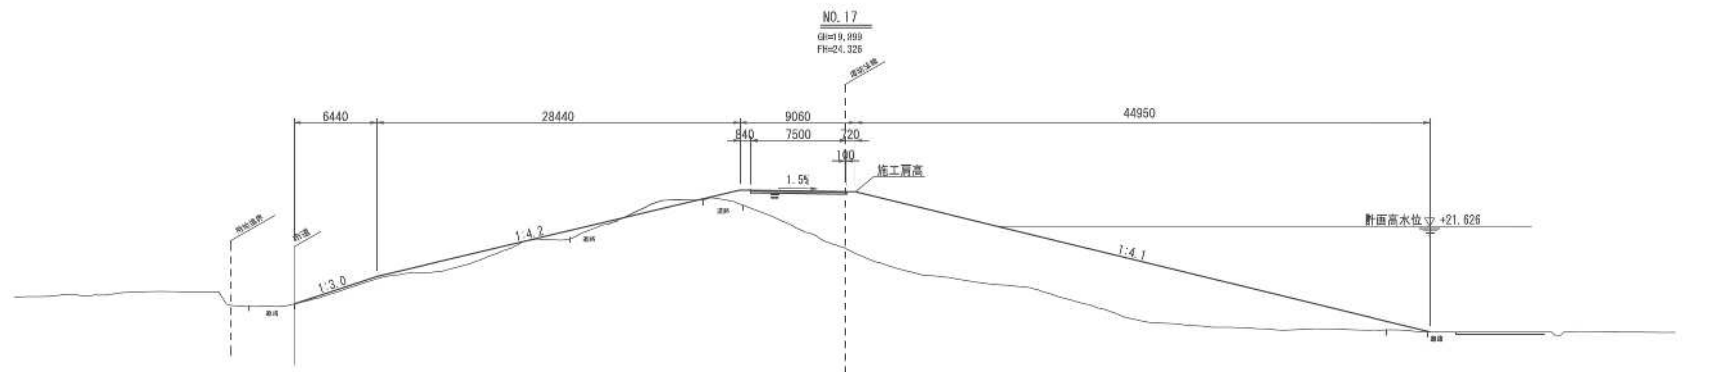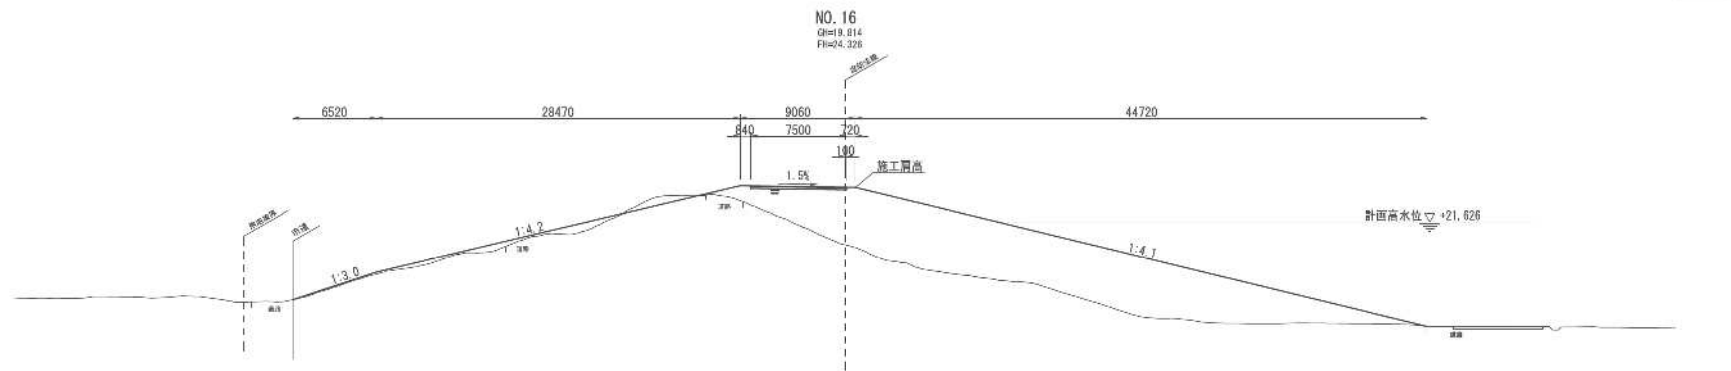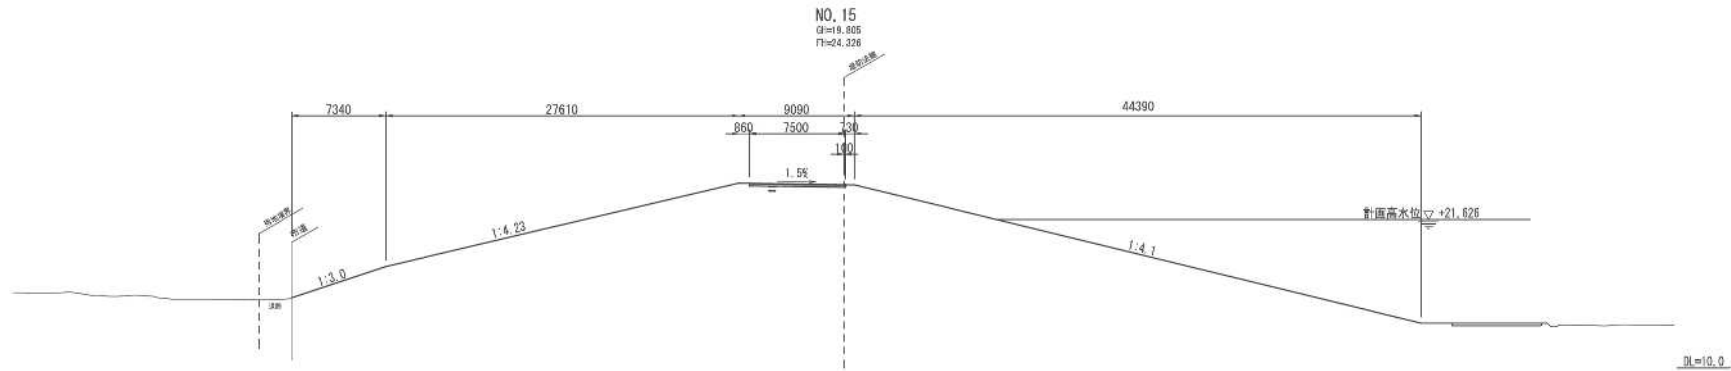


本図面は縮小図のため
縮尺は表示と異なります。

工事名	R7彦良瀬川左岸新久田築堤工事		
図面名	横断図(1)		
年月日	令和 8 年	1 月	日
縮尺	1:200	図面番号	5 / 10
会社名	株式会社 オリエンタルコンサルタンツ		
事務所名	国土交通省 利根川上流河川事務所		

横断面(2) S=1:200


NO. 18

S=19.916
F=24.327

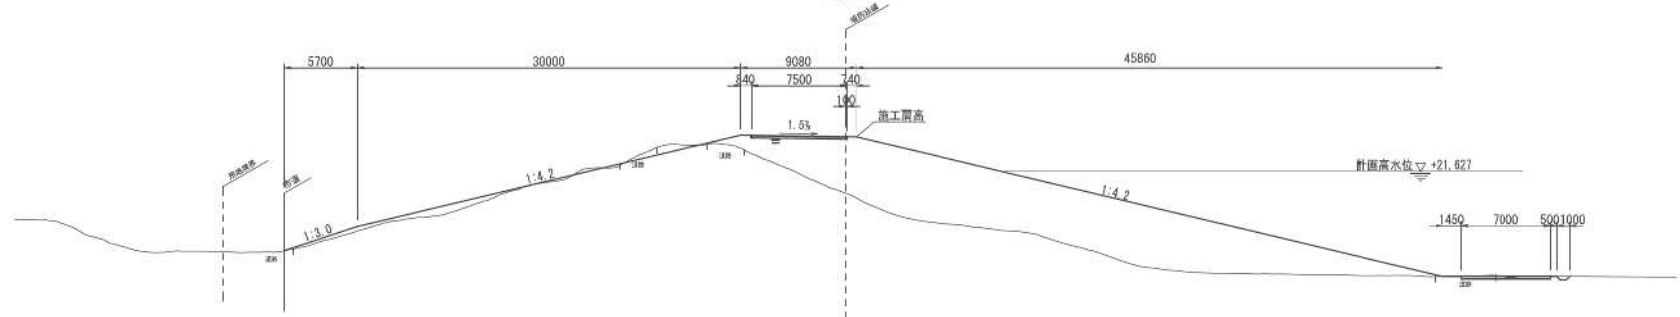


NO. 19

S=20.002
F=24.327

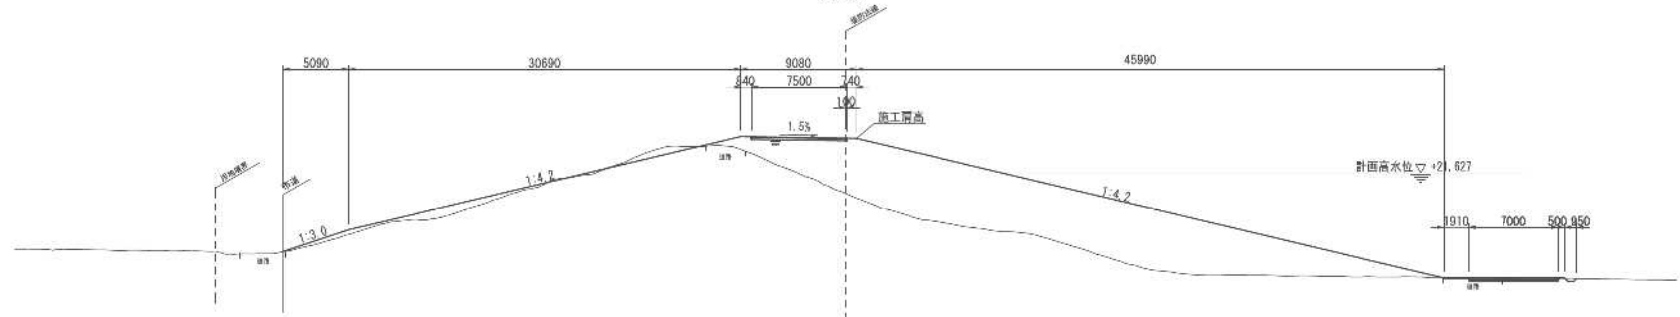

NO. 20




S=20.112
F=24.327

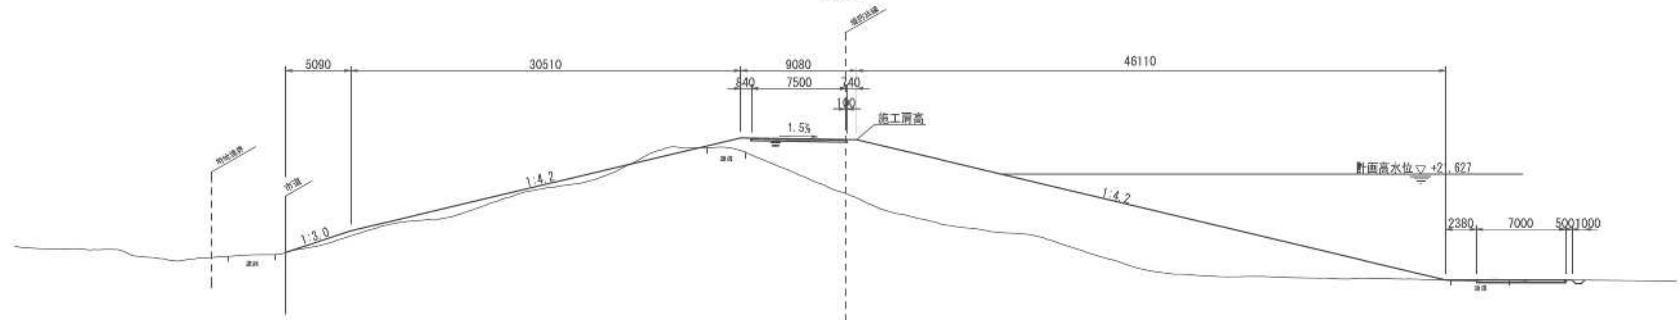

本図面は縮小図のため
縮尺は表示と異なります。

工事名	R7彦良瀬川左岸新久田築堤工事		
図面名	横断面(2)		
年月日	令和 8 年 1 月	日	
縮尺	1:200	図面番号	6 / 10
会社名	株式会社 オリエンタルコンサルタンツ		
事務所名	国土交通省 利根川上流河川事務所		


横断図(3) S=1:200

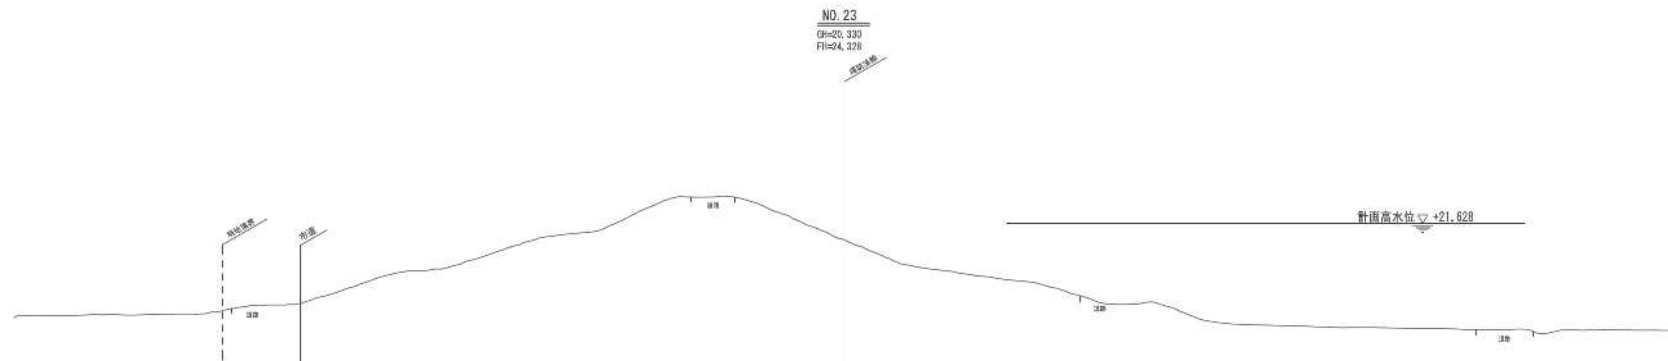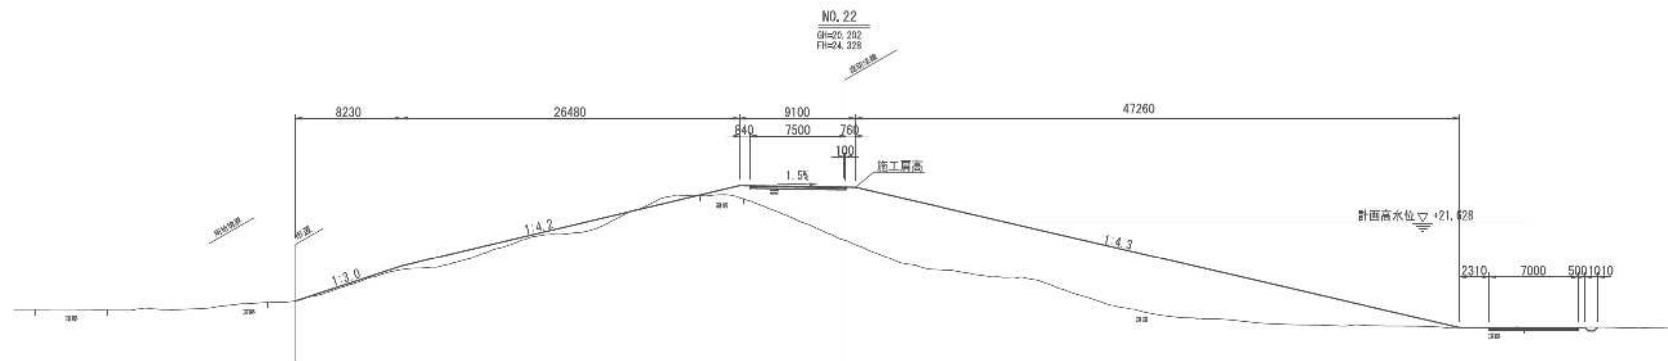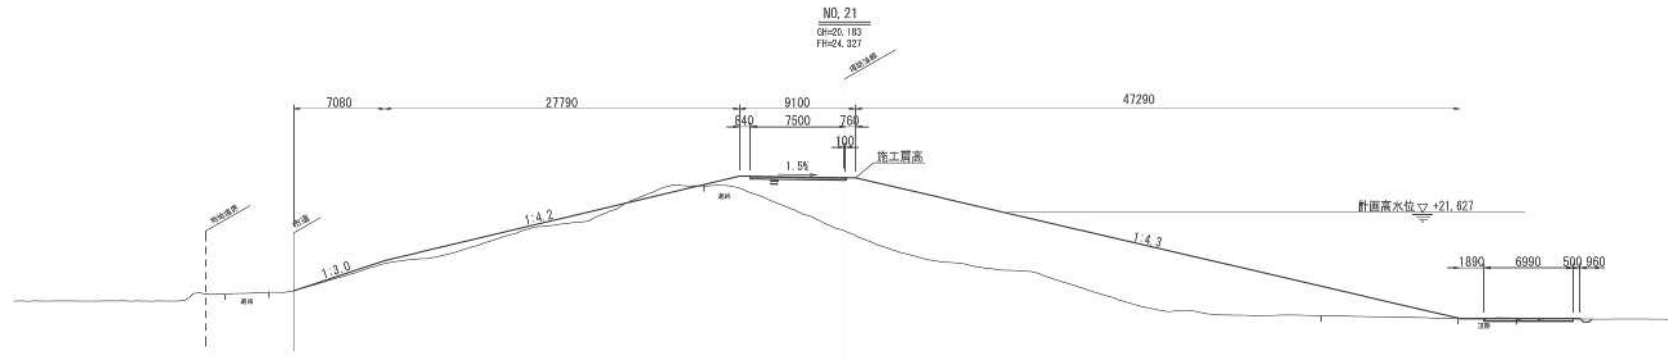

本図面は縮小図のため
 縮尺は表示と異なります。

工事名	R7彦良瀬川左岸新久田変遷工事		
図面名	横断図(3)		
年月日	令和 8 年 1 月	日	
縮尺	1:200	図面番号	7 / 10
会社名	株式会社 オリエンタルコンサルタンツ		
事務所名	国土交通省 利根川上流河川事務所		

光ケーブル配管敷設図 S=1:500

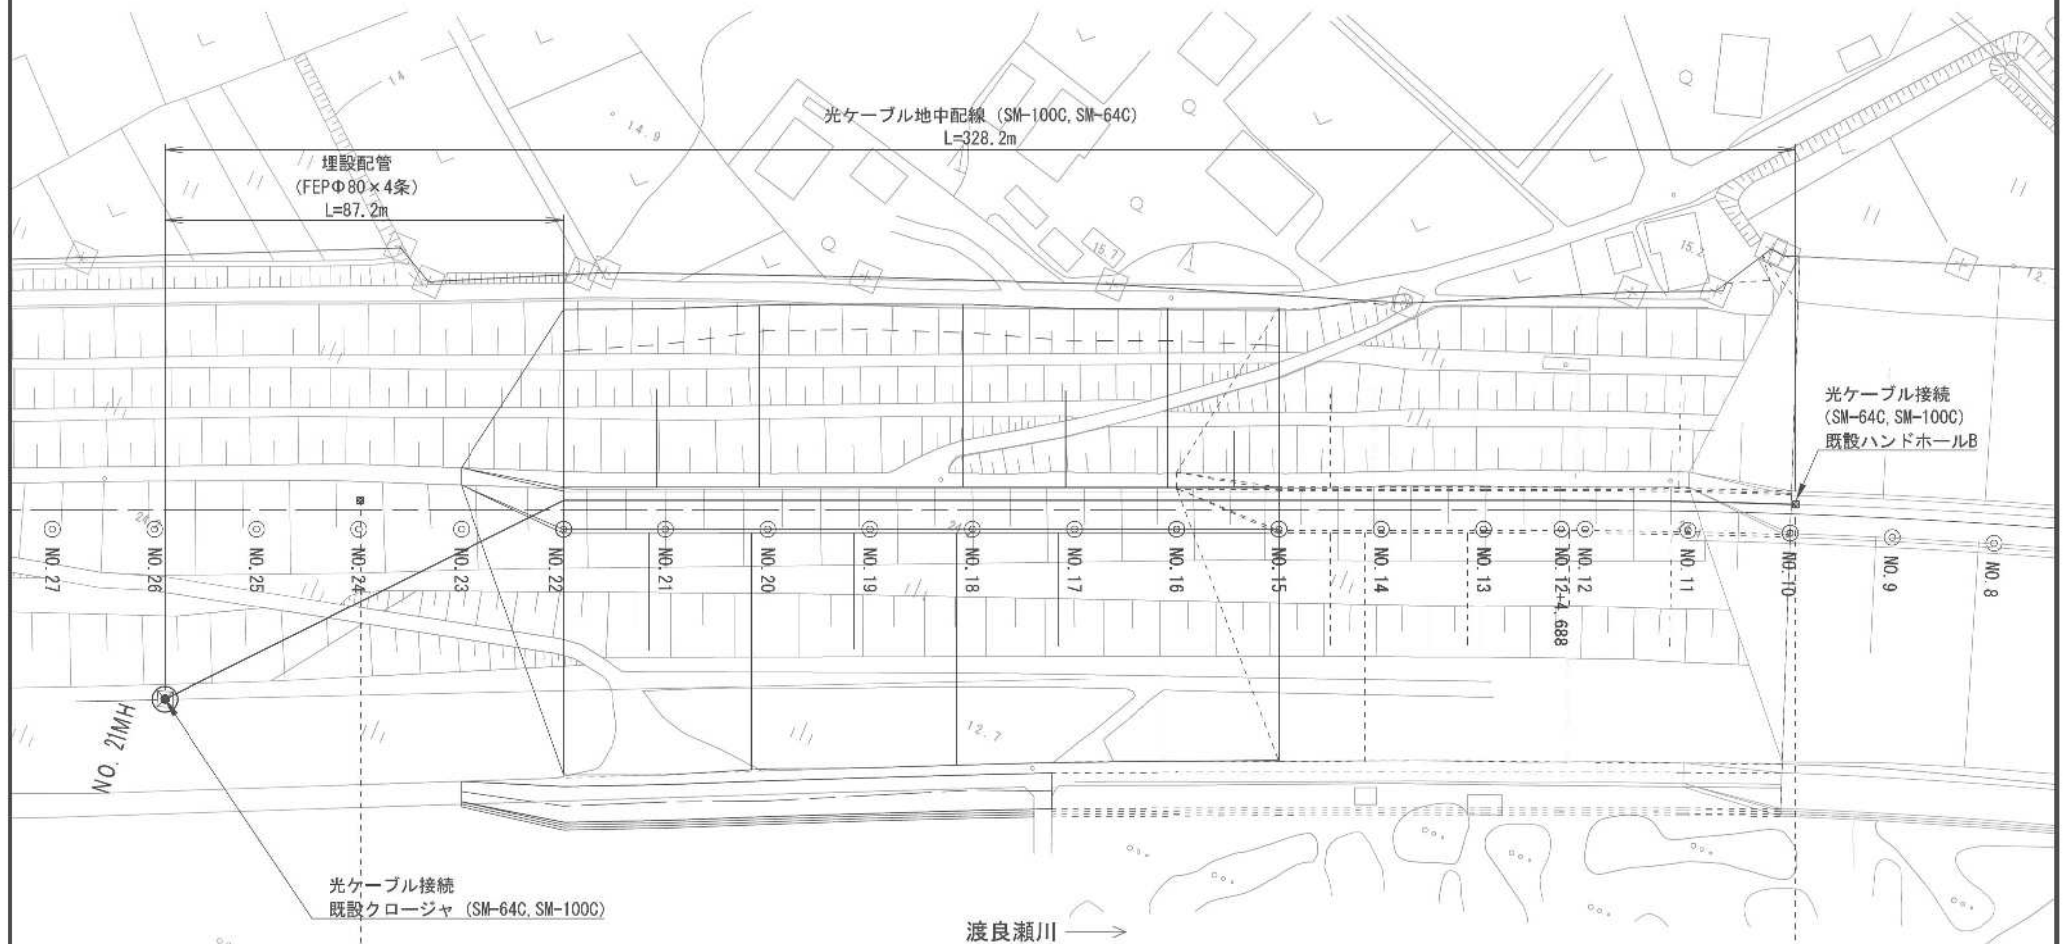

光ケーブル接続
既設クロージャ (SM-64C, SM-100C)

国交省
別途施工HH
ハンドホール

国交省
既設HH
ハンドホール


渡良瀬川

配管種別	埋設配管 (別途施工)	埋設配管 (別途施工)	埋設配管
	FEPΦ80×4条	FEPΦ80×4条	FEPΦ80×4条
	線路宣長 ・余長	249.72m	39.68m
			140.00m



本図面は縮小図のため
縮尺は表示と異なります。

工事名	R7渡良瀬川左岸新久田堤防工事		
図面名	光ケーブル配管敷設図		
年月日	令和 8 年 1 月	日	
縮尺	1:500	図面番号	8 / 10
会社名	株式会社 オリエンタルコンサルタンツ		
事務所名	国土交通省 利根川上流河川事務所		

配管工詳細図 S=1:40

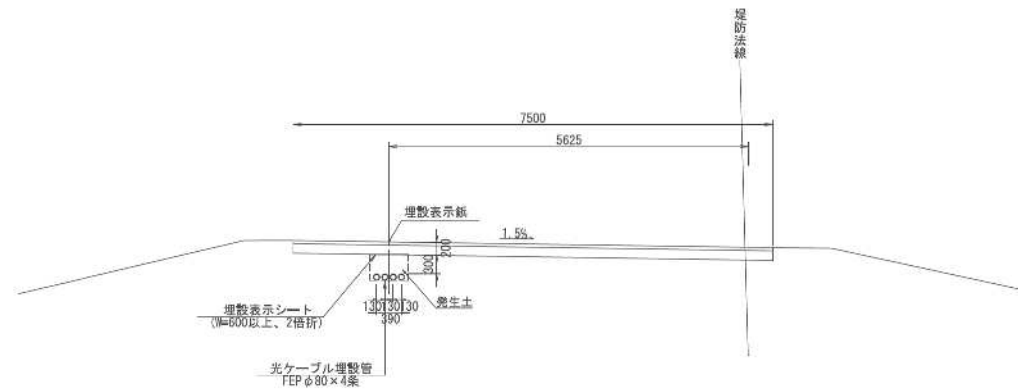


埋設表示鉅 S=1:2

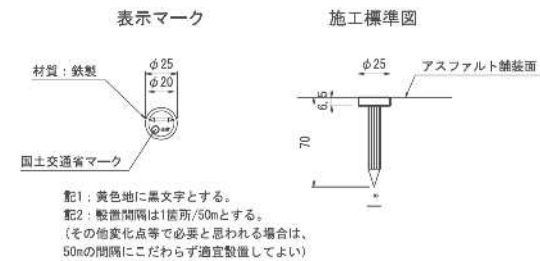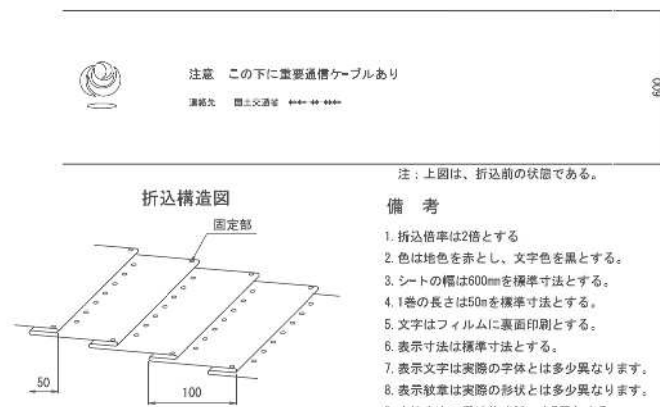

工事名	R7渡良瀬川左岸新久田築堤工事		
図面名	光ケーブル群組図		
年月日	令和 8 年 1 月 日		
縮 尺	1:500	図面番号	8 / 10
会社名	株式会社 オリエンタルコンサルタンツ		
事務所名	国土交通省 利根川上流河川事務所		

本図面は縮小図のため
縮尺は表示と異なります。

撤去平面図 S=1:500

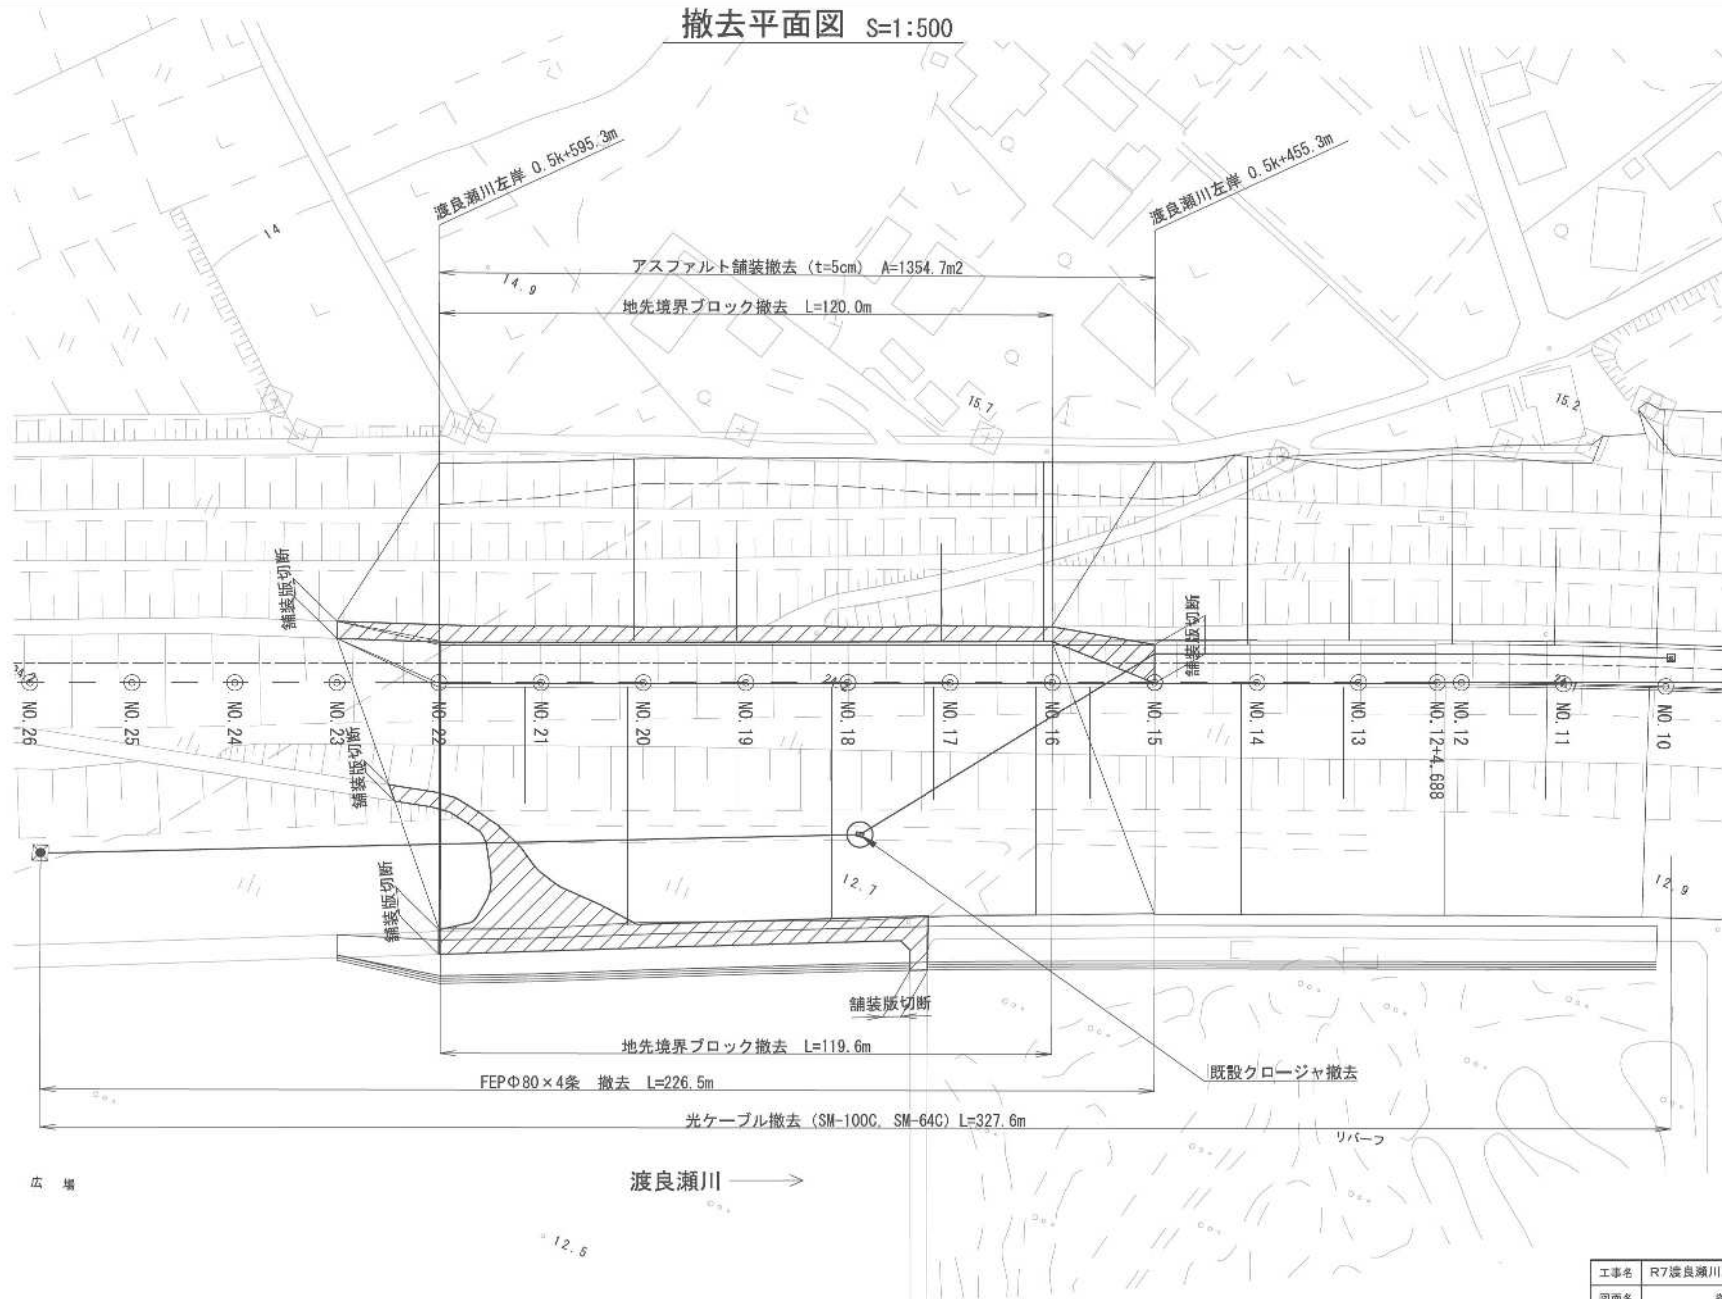

本図面は縮小図のため
縮尺は表示と異なります。

工事名	R7渡良瀬川左岸新久田変電工事		
図面名	撤去平面図		
年月日	令和 8 年 1 月	日	
縮 尺	1:500	図面番号	10 / 10
会社名	株式会社 オリエンタルコンサルタンツ		
事務所名	国土交通省 利根川上流河川事務所		