



位置図

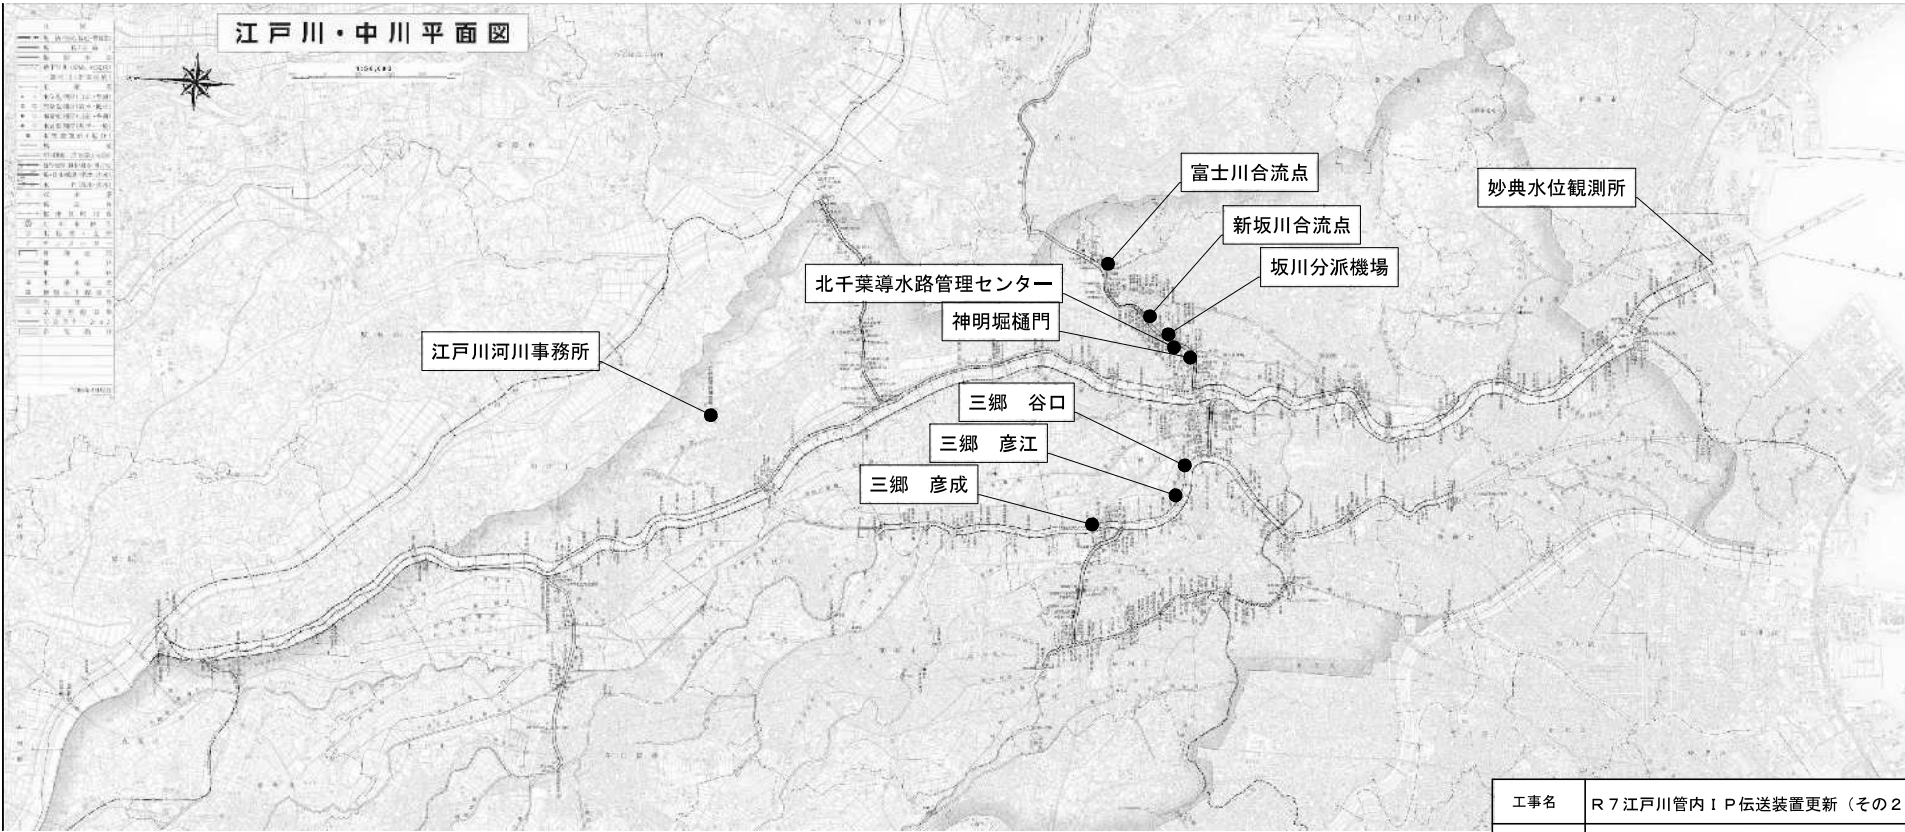

工事名	R7江戸川管内IP伝送装置更新（その2）工事				
図面名	位置図				
作成年月日	令和 8 年 3 月				
縮 尺	—	図面番号	1 / 12		
設計会社名	—				
所 長	副 所 長	課 長	専門 調査 官	係 長	
事務所名	国土交通省 江戸川河川事務所				

江戸川河川事務所 機器配置図


総合管理棟 2 F 情報機器室 機器配置図 S=1/100

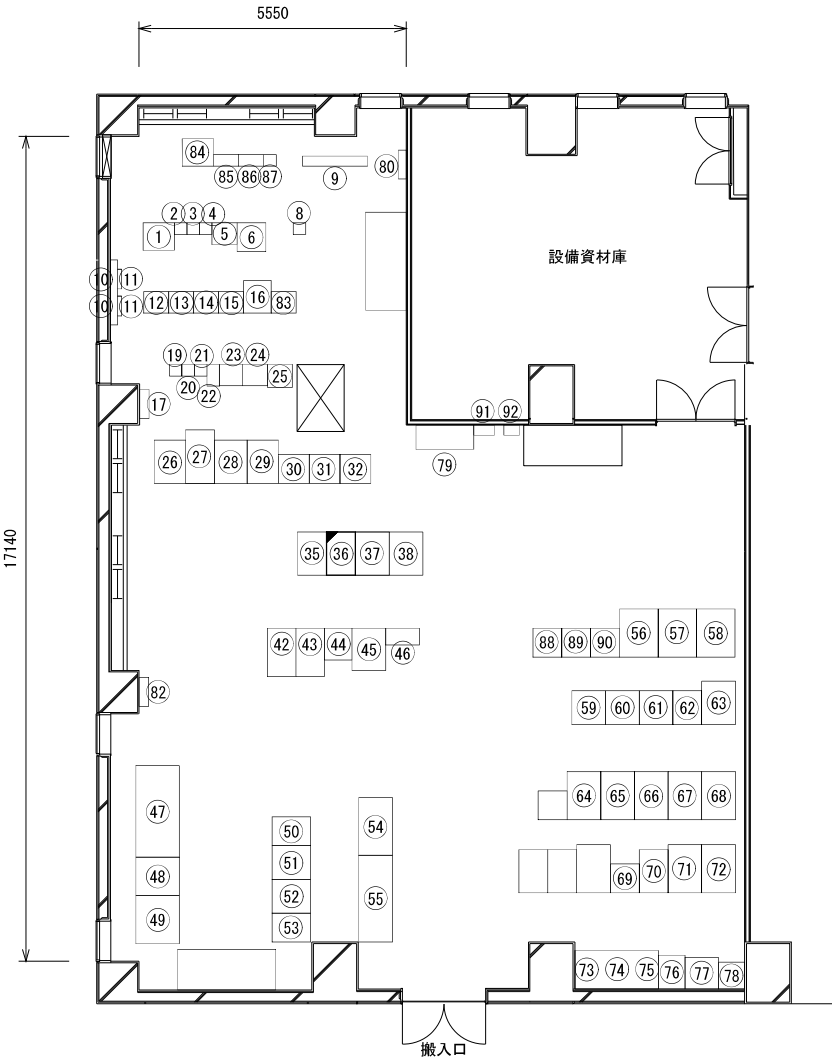

機器一覧

番号	名 称	備 考	番号	名 称	備 考
(1)	カメラ監視装置 (水防カメラ監視装置)		(47)	蓄電池盤	
(2)	増設装置 (K-COSMOS)		(48)	CVCF盤	
(3)	基本装置 (K-COSMOS)		(49)	入出力盤	
(4)	基地局装置 (K-COSMOS)		(50)	入出力盤	
(5)	K-COS 空中線共用装置		(51)	蓄電池盤	
(6)	超短波 (VHF) 無線装置		(52)	UPS盤	
(7)	-		(53)	UPS盤	
(8)	遠方監視制御装置		(54)	直流電源装置	
(9)	MDF		(55)	蓄電池盤	
(10)	TRIS 2 対局装置、回線切替器、通信線用保安装置等		(56)	監視系入出力盤	
(11)	NNE-75 フィルター		(57)	支援系入出力盤	
(12)	複合型多重端局装置 栗橋本局向		(58)	操作系入出力盤	
(13)	複合型多重端局装置 両校井局向、北柏局向、三郷局向		(59)	映像集配信架 4	
(14)	複合型多重端局装置 (関東局ほか)		(60)	映像集配信架 5	
(15)	網同期装置		(61)	映像集配信架 6	
(16)	FMA 多重無線装置 (庄和原、運河局向、栗橋井局向)		(62)	デジタル端局装置 (SONET) 1	
(17)	2 階直流分電盤		(63)	デジタル端局装置 (SONET) 2	
(18)	-		(64)	施設監視サーバ	
(19)	デジタル端局装置		(65)	大型表示制御装置 (4)	
(20)	デジタル端局装置		(66)	大型表示制御装置 (3)	
(21)	デジタル端局装置 (多重化処理部)		(67)	大型表示制御装置 (2)	
(22)	画像伝送路切替装置		(68)	大型表示制御装置 (1)	
(23)	複合型多重端局装置 (SDH 2)		(69)	光ファイバ線路監視装置	
(24)	複合型多重端局装置 (SDH 1)		(70)	レーダ雨量計表示装置/レーダ雨量計提供装置	
(25)	光中継増幅装置		(71)	映像蓄積装置 (1)	
(26)	インターフェース変換装置		(72)	映像蓄積装置 (2)	
(27)	主処理装置		(73)	CDT (無線部) 監視装置	
(28)	IPテレメータ監視装置		(74)	地震情報システム	
(29)	提供サーバ		(75)	専用通信網集中管理端末装置	
(30)	データ送受信装置 (2)		(76)	保守端末装置	
(31)	データ送受信装置 (1)		(77)	端局監視制御装置 (NSP)	
(32)	河川データ配信装置		(78)	線路監視端末装置	
(33)	-		(79)	2 階 (1/2) CVCF 分電盤	
(34)	-		(80)	2P-1	
(35)	L3-SW 収容架		(81)	IP ネットワーク装置架	
(36)	映像集配信装置 1		(82)	直流主幹配電盤	
	防災 L2-SW#3	更新	(83)	FWA 多重無線装置 (守谷局・目黒局向)	
(37)	映像集配信装置 2		(84)	6.5GHz 多重無線装置 (増設型) (越谷局)	
(38)	映像集配信装置 3		(85)	6.5GHz 帯多重無線装置 (宝鏡山局向)	
(39)	-		(86)	7.5GHz 帯多重無線装置 (本省第三局向)	
(40)	-		(87)	6.5GHz 帯多重無線装置 (三郷局向)	
(41)	-		(88)	管理サーバ・データ伝送装置盤	
(42)	光CATV.HE3		(89)	入出力装置盤 (1)	
(43)	大型表示制御装置収容架2		(90)	入出力装置盤 (2)	
(44)	大型表示制御装置収容架1		(91)	CVCF 分電盤	
(45)	河川情報表示装置主制御機		(92)	手元開閉器盤 ACP-2-1 電源	
(46)	光成端箱				

(36) 映像集配信装置 1
実装図 S=1/8

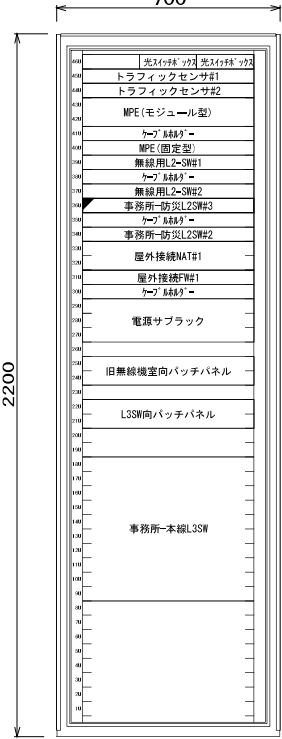

凡例
□ : 既設
■ : 更新

工事名	R7江戸川管内IP伝送装置更新(その2)工事		
図面名	江戸川河川事務所 機器配置図		
完成年月	令和 8 年 3 月		
縮尺	図示	図面番号	2 / 12
会社名	—		
事業者名	国土交通省 江戸川河川事務所		

総合管理棟2F OAサーバ室 機器配置図



No	名称
①	洪水予測サーバ1、2 コンソール(本体)、(KVM)
②	L2-SW収容架


凡例

□ : 既設

■ : 更新


工事名	R7江戸川管内1P伝送装置更新(その2)工事		
図面名	総合管理棟2F OAサーバ室 配置図		
完成年月	令和8年3月		
縮尺	図示	図面番号	3 / 12
会社名	—		
事業者名	国土交通省 江戸川河川事務所		

神明堀樋門局舎 平面図

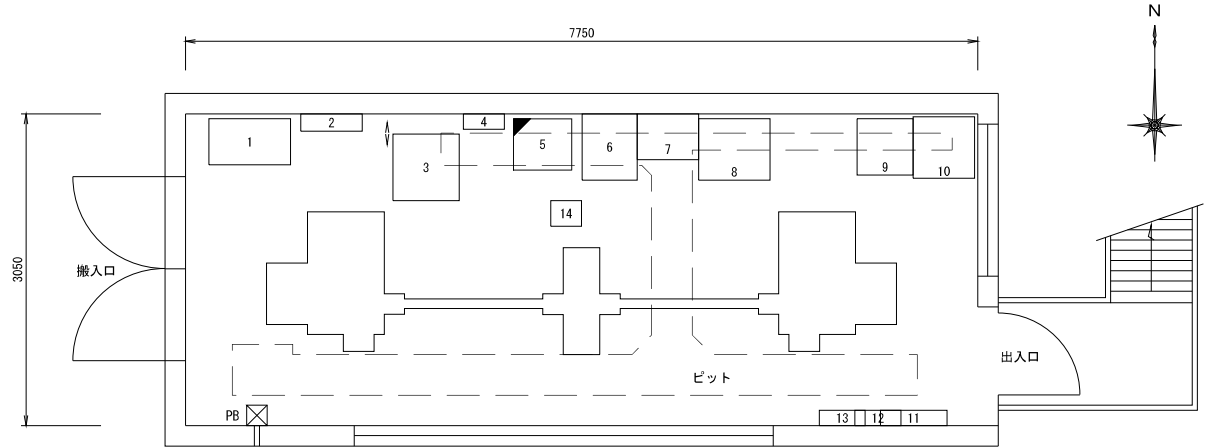

平面図 (1/50)

番 号	名 称	備 考	番 号	名 称	備 考
1	蓄電池盤		10	直流電源装置	
2	屋内用光成端箱		11	引込電源盤	
3	光多重端局装置		12	交流分電盤	
4	入出力中継端子盤		13	直流分電盤	
5	機側制御装置		14	耐雷変圧器	
	支線L2-SW #5	更新	15	-	
6	水位観測装置		16	-	
7	機側操作盤		17	-	
8	設備遠方制御信号 光伝送装置(神明堀樋門)		18	-	
9	耐雷トランス、絶縁トランス		19	-	

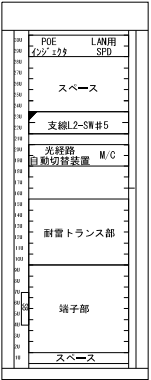


機側制御装置 (1/20)

凡 例

□ : 既設
▣ : 更新


工事名	Ｒ7江戸川管内１P伝送線路更新（その２）工
図面名	神明堀樋門局舎 平面図
完成年月	令和 8 年 3 月
縮尺	図示 図面番号 4 / 12
会社名	—
事業者名	国土交通省 江戸川河川事務所

坂川分派機場 平面図

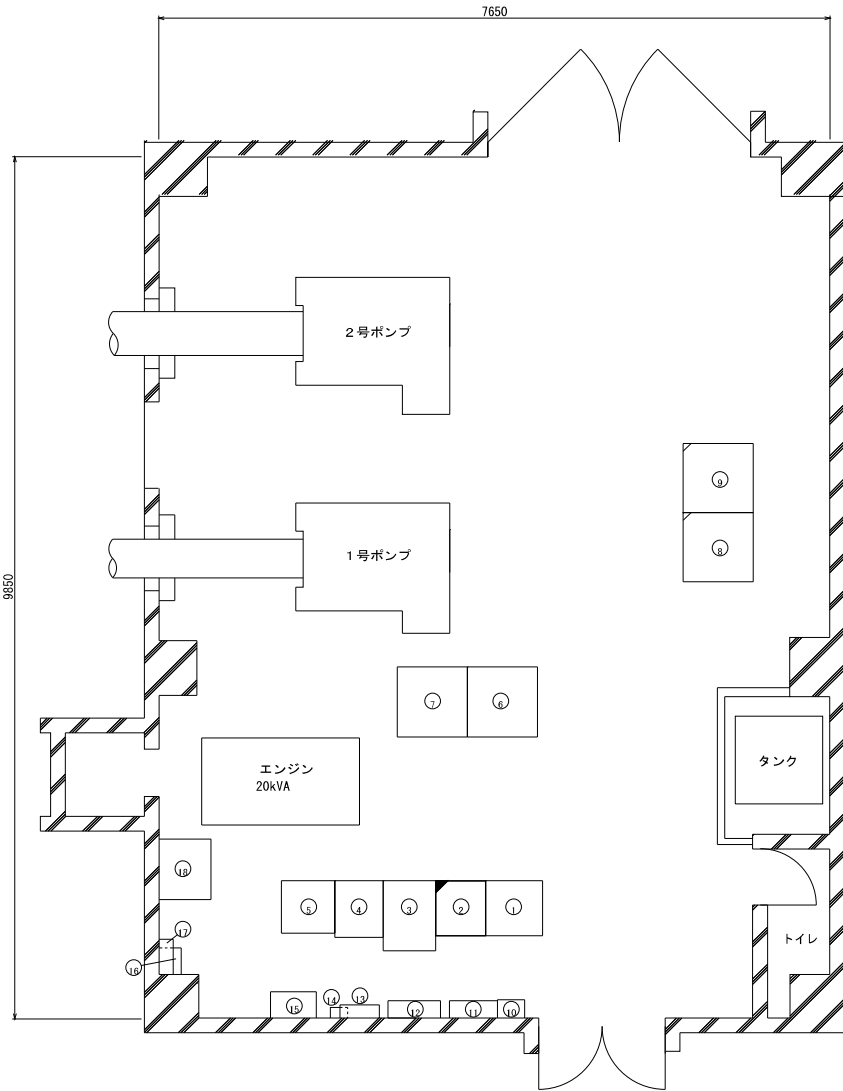

No.	名 称	備 考
1	光多重端局装置	
2	CCTV中継装置	
3	支線L2-SW#6	更新
4	蓄電池盤	
5	水位観測装置	
6	直流電源装置	
7	発電機盤	
8	直流電源装置	
9	動力盤	
10	主ポンプ盤	
11	タイムスイッチ	
12	LED電灯分電盤	
13	屋内用光接続箱	
14	直流分電盤	
15	LED照明制御盤	
16	坂川分派機場データ受信装置	
17	入出力中継端子盤	
18	耐電トランス	
19	光端局装置子局	

CCTV中継装置

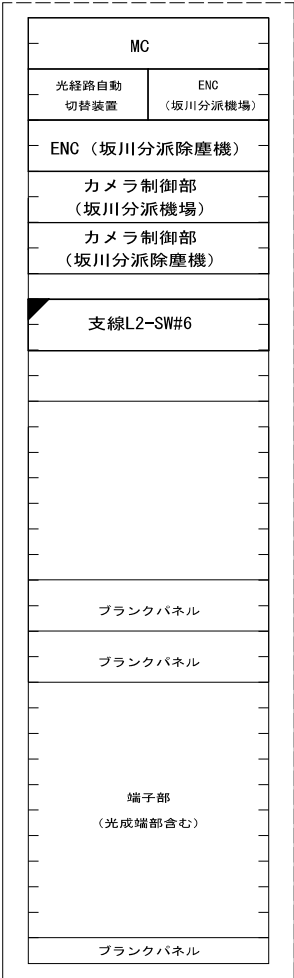


凡 例

□ : 既設

■ : 更新

工事名	R7江戸川管内1P伝送装置更新(その2)工事		
図面名	坂川分派機場 平面図		
完成年月	令和 8 年 3 月		
縮尺	図示	図面番号	5 / 12
会社名	—		
事業者名	国土交通省 江戸川河川事務所		

北千葉導水路管理センター 平面図

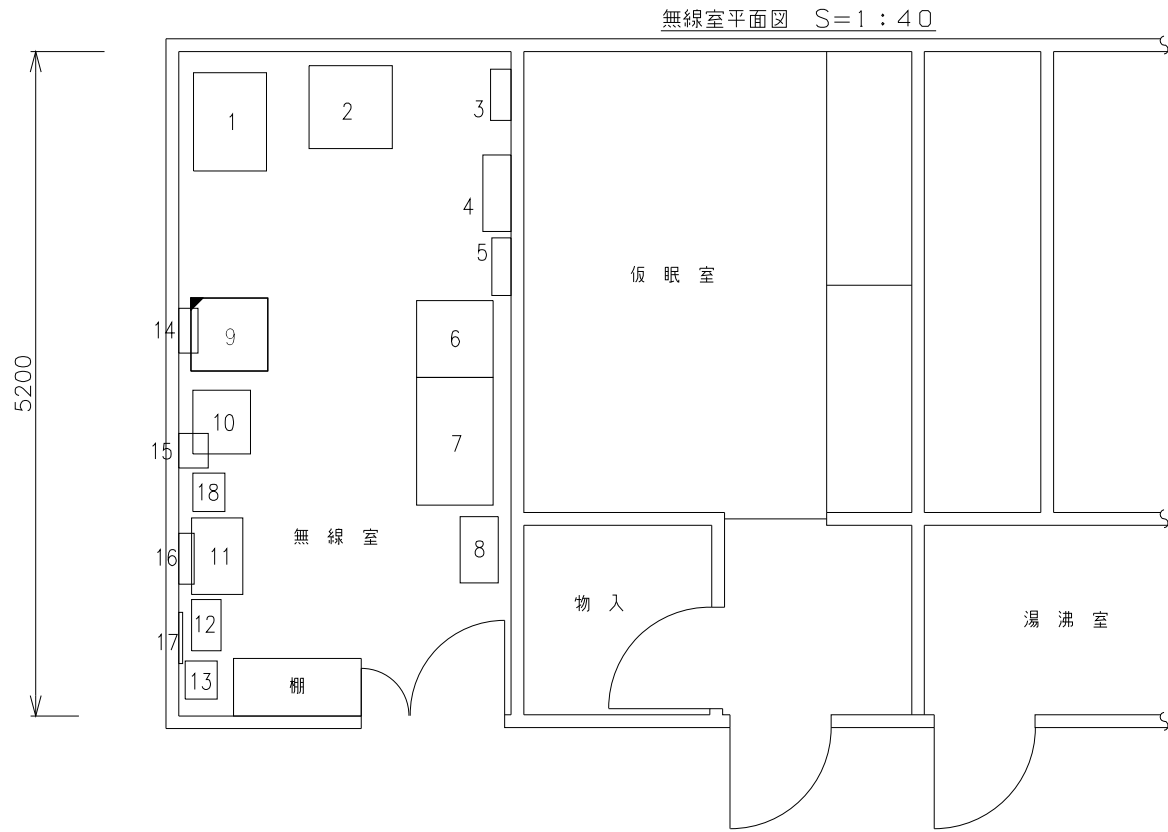

IPテレメータ観測装置 S=NON



番号	名 称	備 考	番号	名 称	備 考
1	ジャンクションボックス		10	直流電源装置	
2	光多重端局装置架		11	無停電電源装置	
3	入出力中継端子盤		12	RX-M	
4	屋内用光接続箱		13	耐雷トランス	
5	直流分電盤		14	CDT装置	
6	直流電源装置		15	観測装置(水防テレメータ)	
7	蓄電池盤		16	接続端子箱	
8	新松戸データ送受信装置		17	端子盤	
9	IPテレメータ観測装置		18	耐電変圧器	
	支線L2-SW#2	更新			


凡例

- : 既設
■ : 更新

工事名	R7江戸川管内IP伝送装置更新(その2)工事		
図面名	北千葉導水路管理センター 平面図		
完成年月	令和8年3月		
縮尺	図示	図面番号	6/12
会社名	—		
事業者名	国土交通省 江戸川河川事務所		




新坂川合流点局舎 平面図

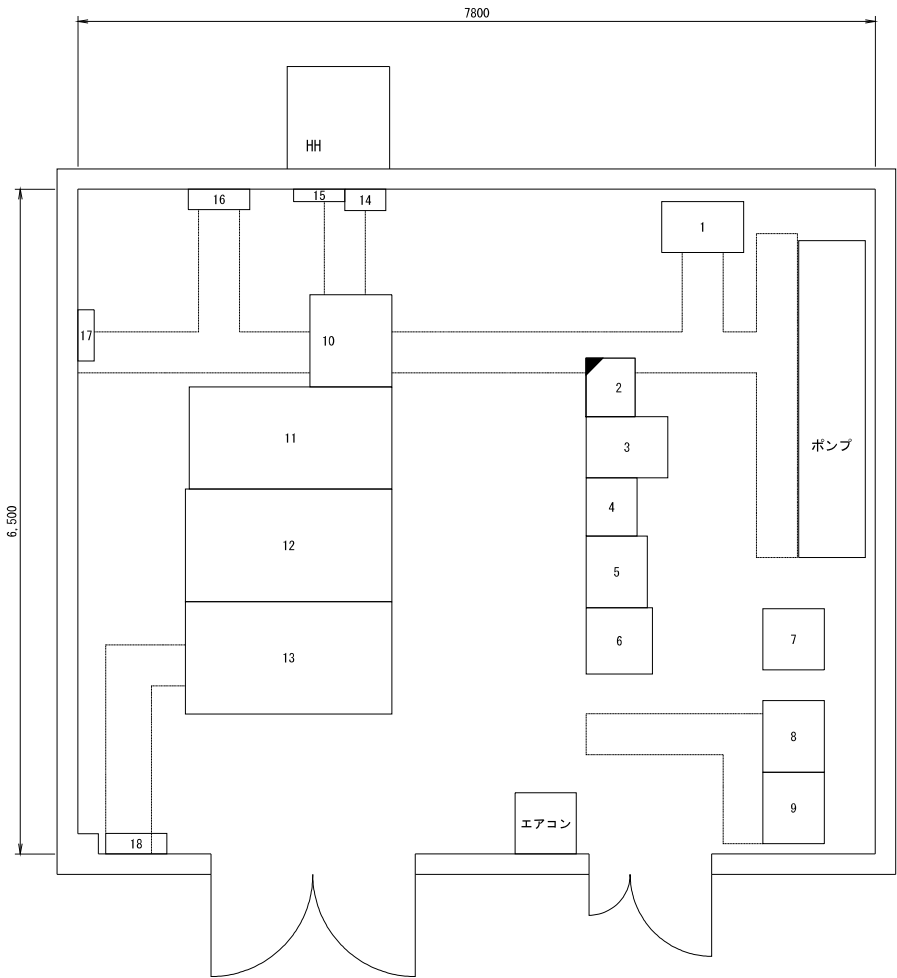

平面図 (1/50)

番号	名称	備考	番号	名称	備考
1	堰制御盤		10	揚水ポンプ制御盤	
2	カメラ制御装置		11	200V動力盤	
	支線L2-SW#7	更新	12	主変圧器盤	
3	水位計盤		13	高圧引込受電盤	
4	機側制御装置		14	入出力中継端子盤	
5	設備遠方制御信号 光伝送装置 (新坂川取水施設)		15	光成端箱	
6	光多重端局装置		16	直流分電盤	
7	ネットワークTM子局		17	L-1 (新坂川)	
8	直流電源装置		18	接地端子箱	
9	蓄電池盤		19	-	

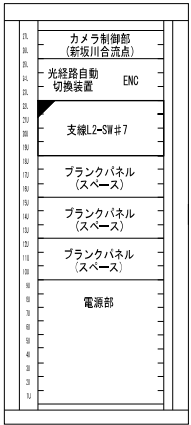


カメラ制御装置 (1/20)

凡例


- : 既設
□ : 更新

工事名	R7江戸川管内1号伝送設備更新 (その2) 工事		
図面名	新坂川合流点局舎 平面図		
完成年月	令和 8 年 3 月		
縮尺	図示	図面番号	7 / 12
会社名	—		
事業者名	国土交通省 江戸川河川事務所		

富士川合流点局舎 平面図

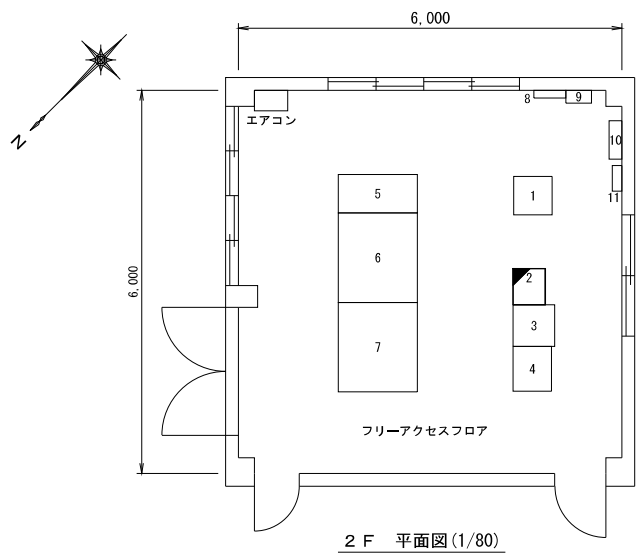


2 F 平面図 (1/80)

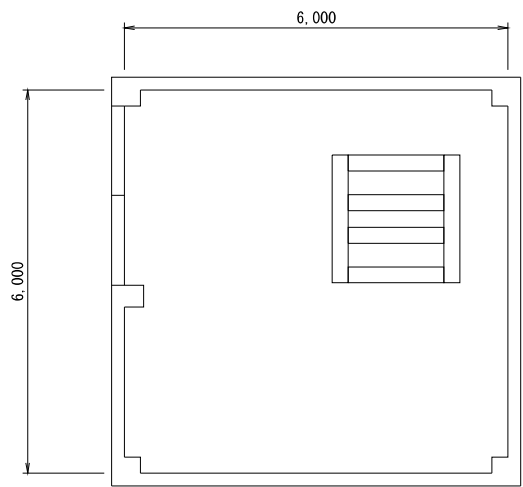

R F 平面図 (1/80)

番 号	名 称	備 考	番 号	名 称	備 考
1	ネットワークTM子局		1 0	直流分電盤	
2	機側制御装置		1 1	幸田観測所水位データ受信機	
	支線L2-SW #8	更新	1 2	-	
3	光多量端局装置		1 3	-	
4	光端局装置子局(富士川取水機場)		1 4	-	
5	名都借揚水ポンプ室		1 5	-	
6	No. 2揚水ポンプ室		1 6	-	
7	No. 1揚水ポンプ室		1 7	-	
8	光成端箱		1 8	-	
9	入出力中継端子盤		1 9	-	

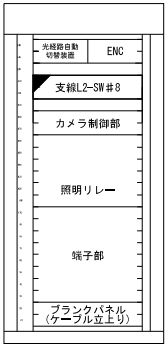

機側制御装置 (1/20)



凡 例
□ : 既設
■ : 更新

工事名	R7江戸川管内！P伝送装置更新(その2)工事		
図面名	富士川合流点局舎 平面図		
完成年月	令和 8 年 3 月		
尺 度	図示	図面番号	8 / 12
会社名	-		
事業者名	国土交通省 江戸川河川事務所		

三郷 彦成 26.6左 平面図

機側装置 実装図

機器配置平面図 S=1/250

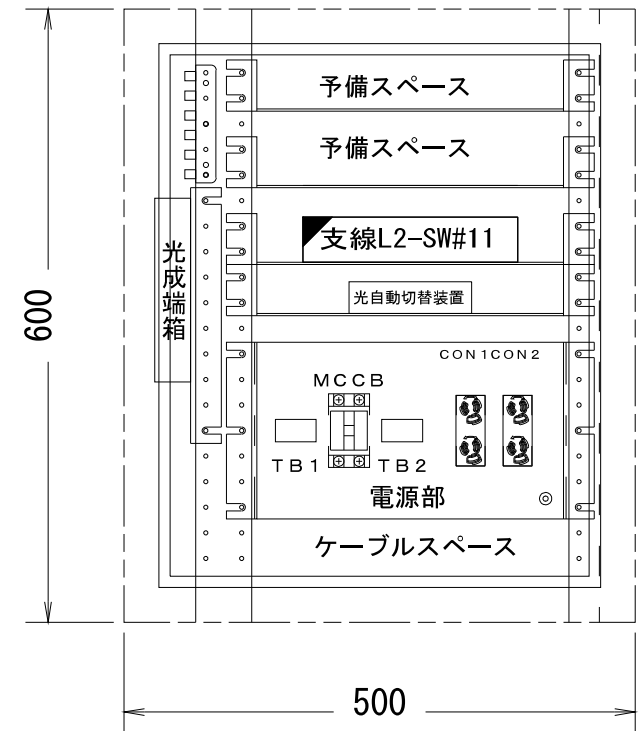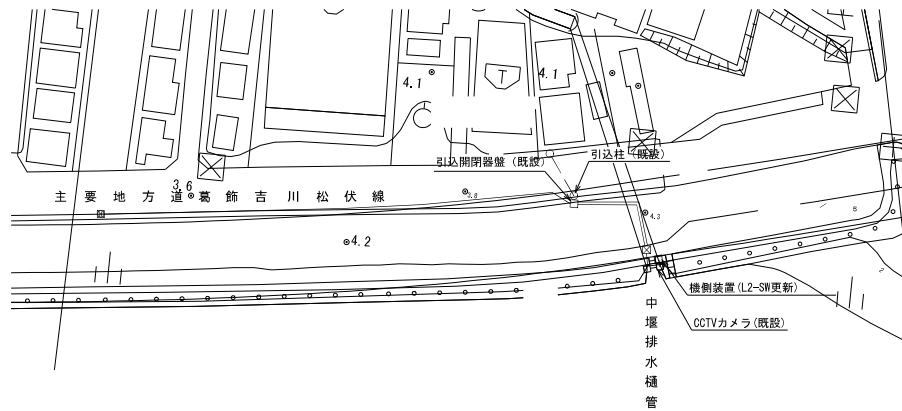


凡例


- : 既設
■ : 更新

工事名	R7江戸川管内1P低圧装置更新(その2)工事		
図面名	三郷 彦成 26.6左 平面図		
完成年月	令和 8 年 3 月		
縮尺	図示	図面番号	9 / 12
会社名	—		
事業者名	国土交通省 江戸川河川事務所		

三郷 彦江 23.5左 平面図

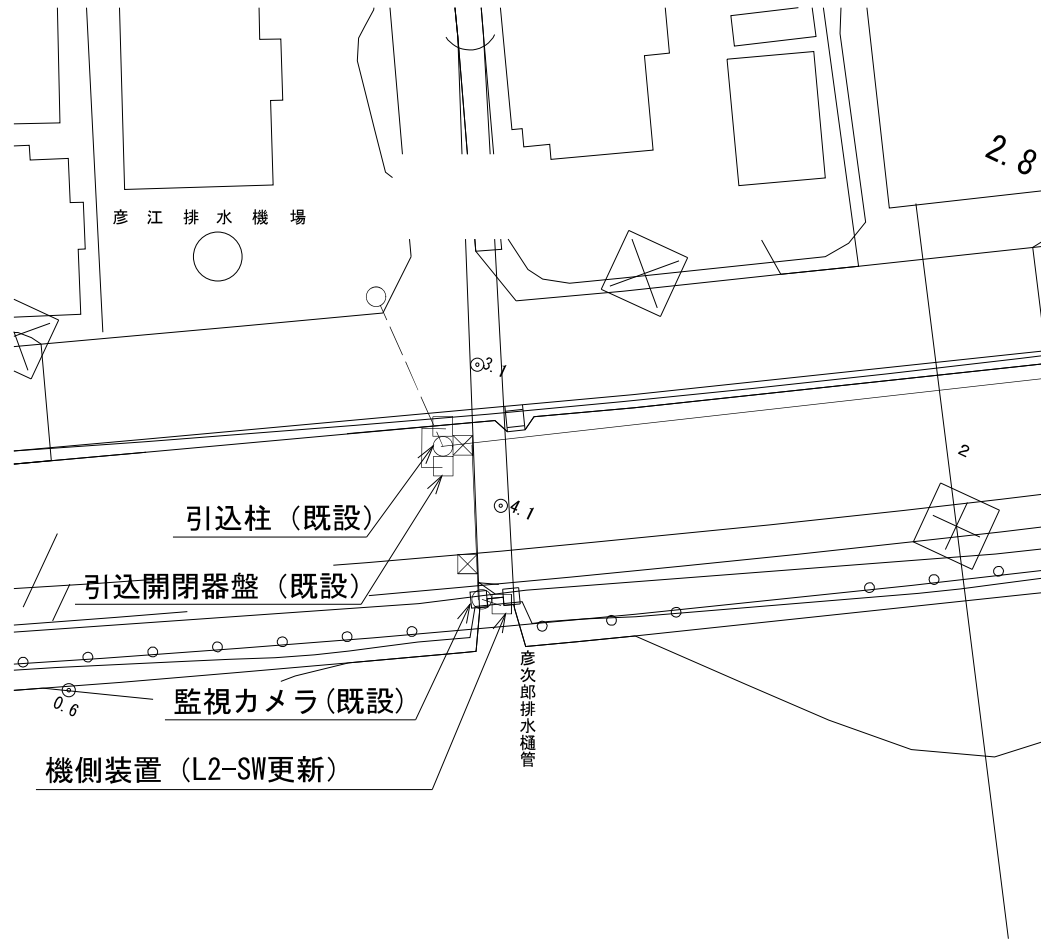

機側装置 実装図

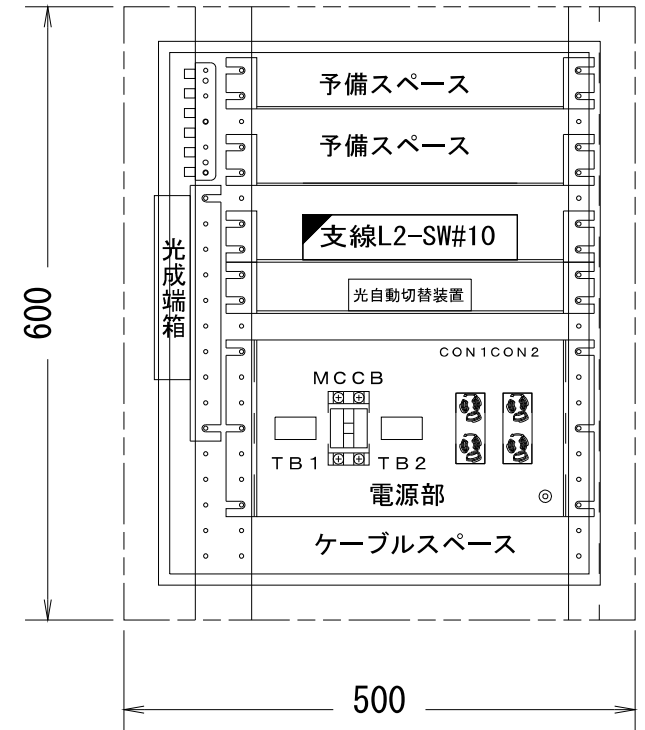


凡例

- : 既設
■ : 更新

工事名	R7江戸川管内1P低圧設備更新(その2)工事		
図面名	三郷 彦江 23.5左 平面図		
完成年月	令和8年3月		
縮尺	図示	図面番号	10 / 12
会社名	—		
事業者名	国土交通省 江戸川河川事務所		


三郷 谷口 22.4左 平面図

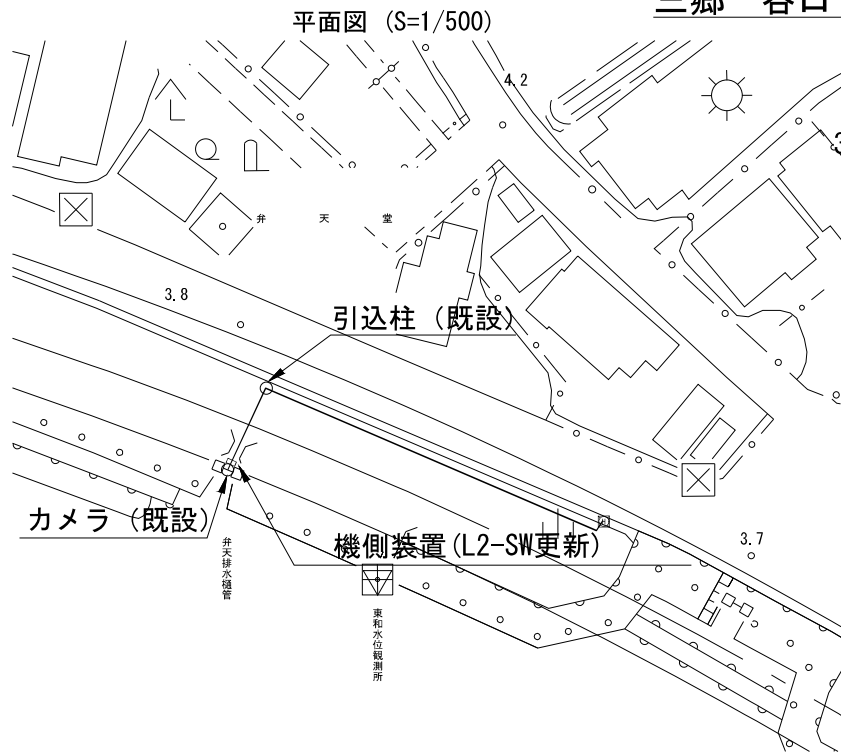

機側装置実装図

光成端部	1U
PANEL	1U
光経路自動切替装置	1U
支線L2-SW#15	2U
PANEL	1U
DUAL_ENC	1U
PANEL	1U
SPD/CON	4U
電源SPD	3U
15U	

カメラ装置設置断面図 (S=1/15)

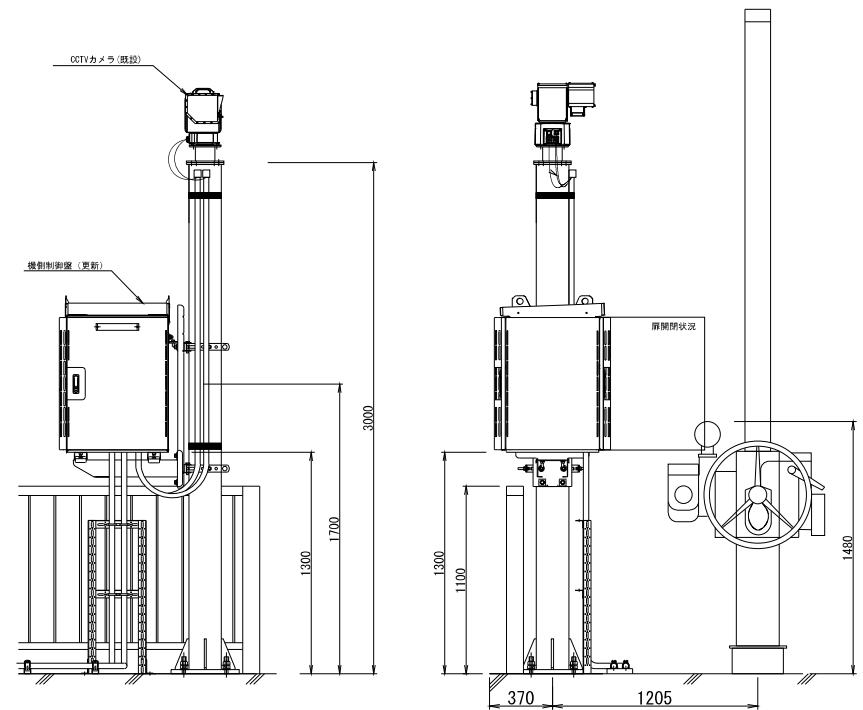


凡例

- : 既設
■ : 更新


工事名	R7江戸川管内1P低送装置更新(その2)工事		
図面名	三郷 谷口 22.4左 平面図		
完成年月	令和 8 年 3 月		
縮尺	図示	図面番号	11 / 12
会社名	—		
事業者名	国土交通省 江戸川河川事務所		

妙典水位観測所 平面図

機器配置平面図

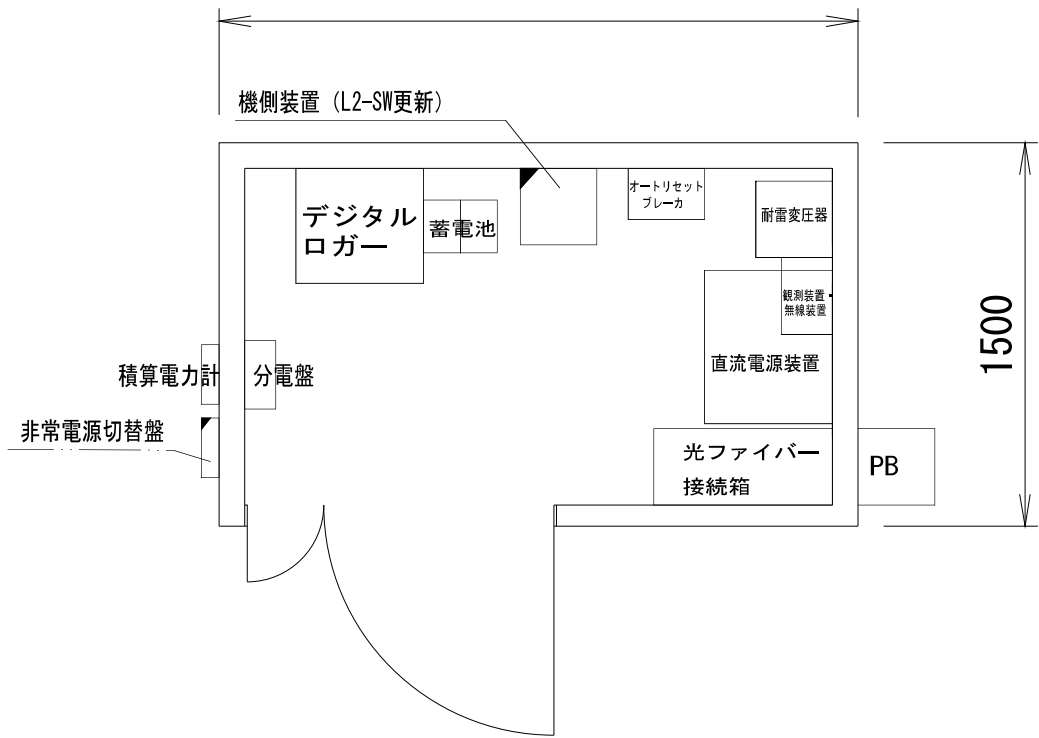

機側装置 実装図

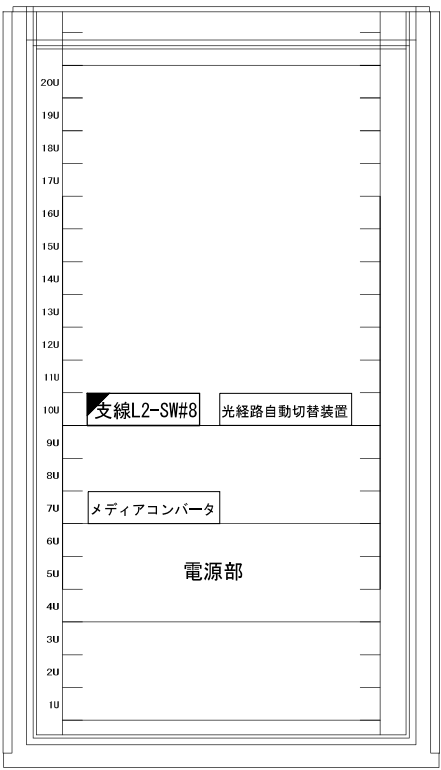

凡例
□ : 既設
■ : 更新

工事名	R7江戸川管内1P伝送装置更新(その2)工事		
図面名	妙典水位観測所 平面図		
完成年月	令和8年3月		
縮尺	図示	図面番号	12 / 12
会社名	—		
事業者名	国土交通省 江戸川河川事務所		